
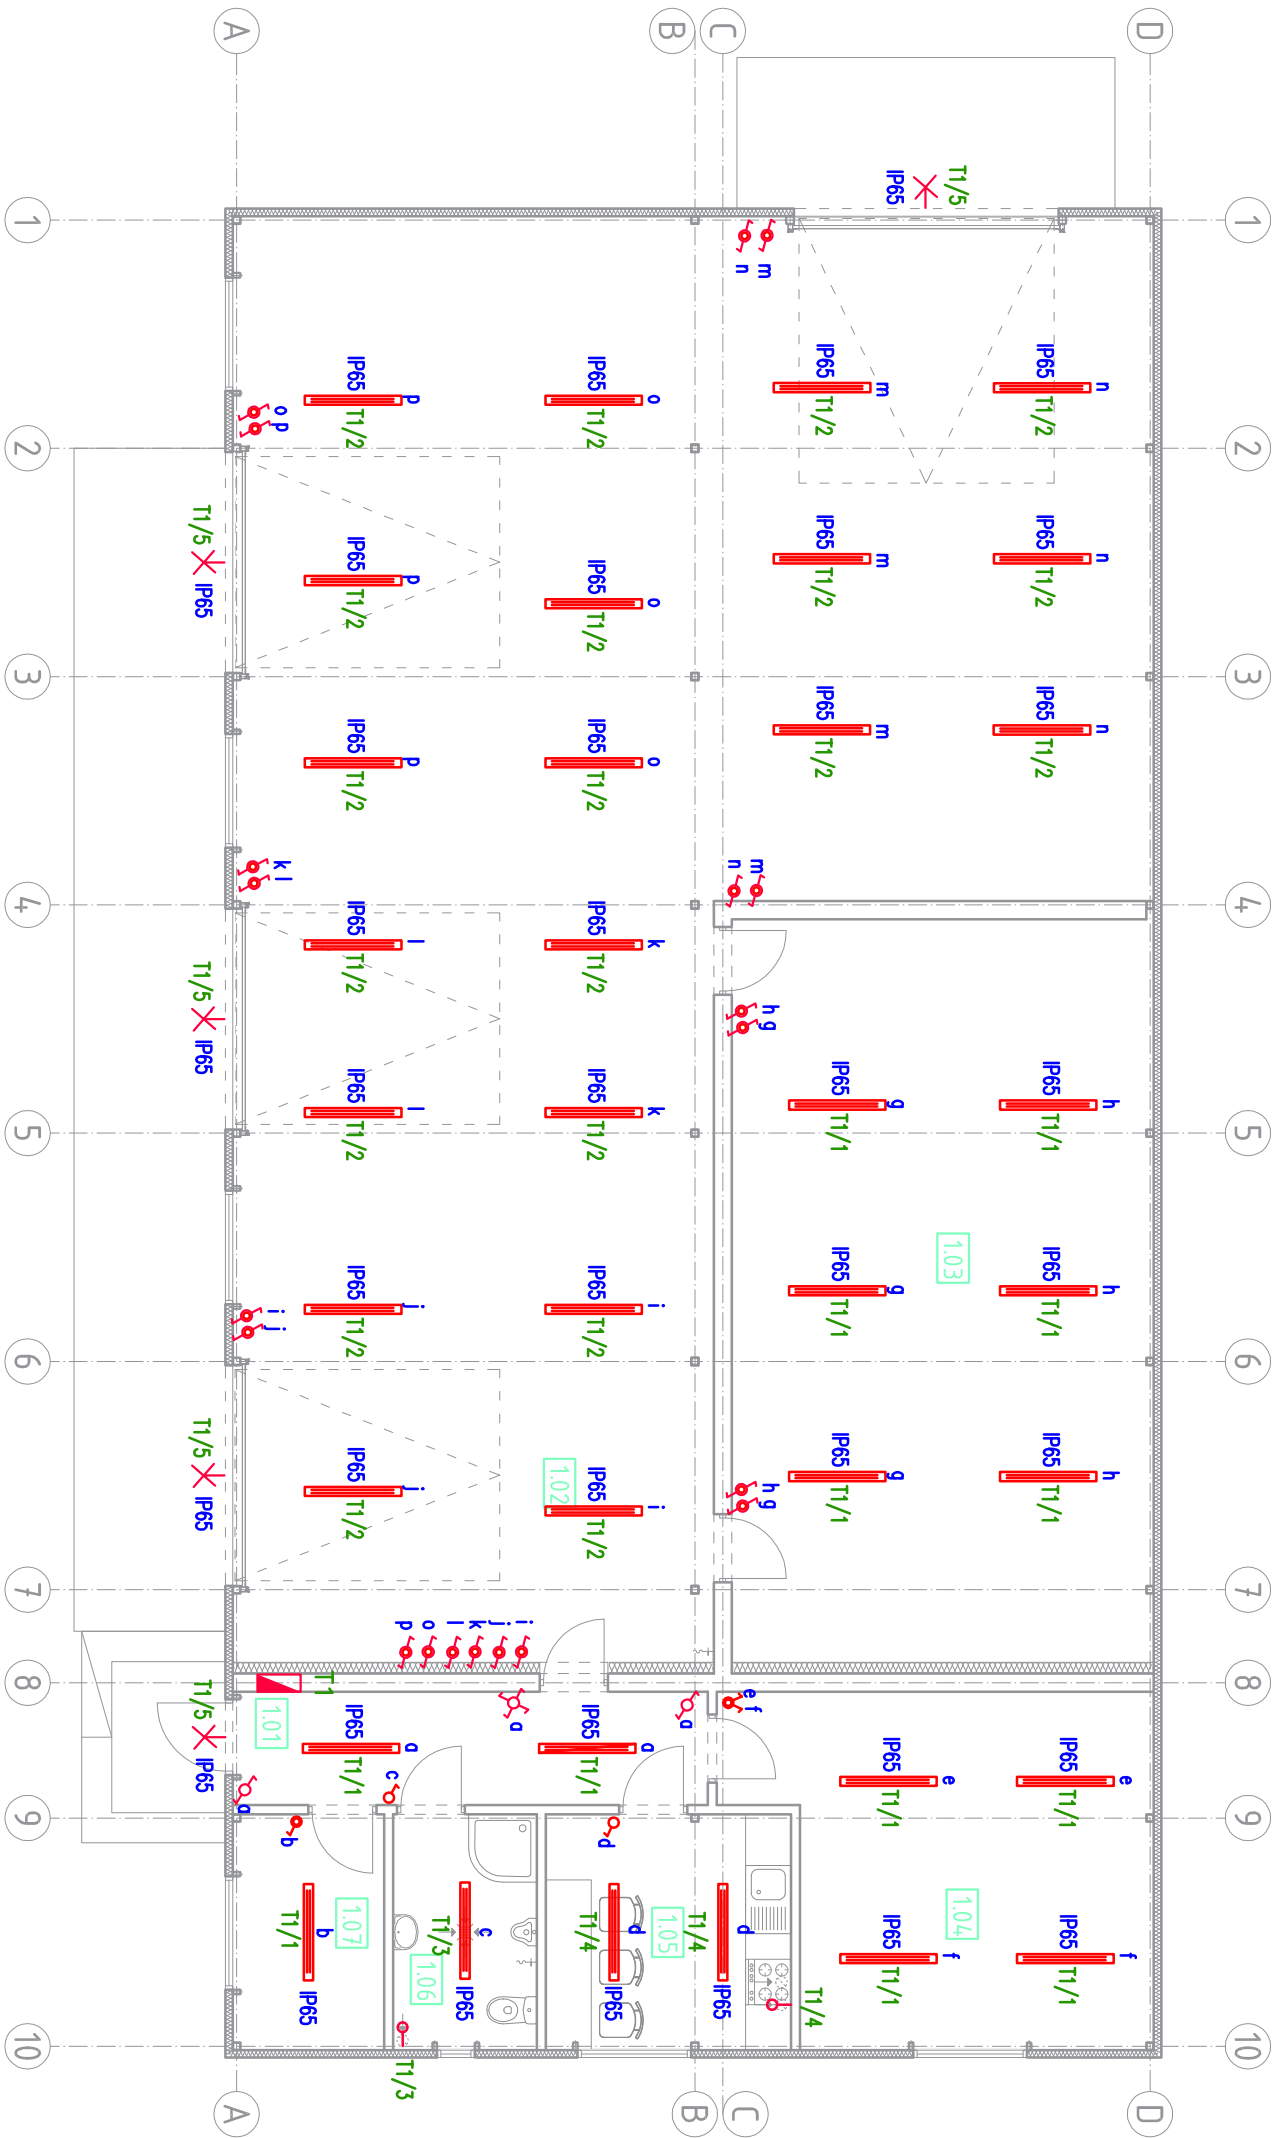


RZUT PARTERU
Skala 1:100

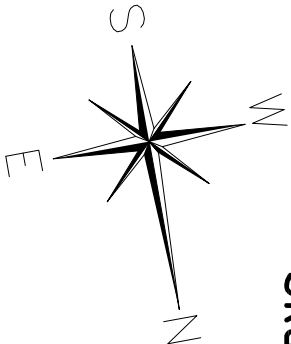

OZNACZENIA:

- ✕ – nasświetlacz LED 1x10W z czujnikiem zmierzchoowo–ruchowym
- ⌚ – łącznik p/ł jednobiegunowy hermetyczny
- ⌚ – łącznik p/ł jednobiegunowy
- ⌚ – łącznik p/ł świecznikowy hermetyczny
- ⌚ – łącznik p/ł schodowy hermetyczny
- ⌚ – łącznik p/ł schodowy hermetyczny
- ⌚ – łącznik p/ł krzyżowy
- ⌚ – Wypuszt kablowy do wentylatora kanałowego
- ⌚ – oprawa świetłówkowa LED 2x36W

ZESTAWIENIE POWIERZCHNI			
Nr. pom.	Nazwa pomieszczenia	Pow. podłogi [m2]	Pow. użytk. [m2]
1.01	Komunikacja	9.42	9.42
1.02	Pom. gospodarcze	174.29	174.29
1.03	Pom. gospodarcze	54.84	54.84
1.04	Pom. gospodarcze	23.81	23.81
1.05	Pom. socjalne	10.11	10.11
1.06	Pom. sanitarne	5.93	5.93
1.07	Pom. gospodarcze	6.22	6.22
RAZEM OGÓŁEM		284.61	284.61
Pow. zabudowy		302.81	

BRANŻA		INSTALACJE SANITARNE			
STADIUM:		PROJEKT WYKONAWCZY			
SKALA:		1:100	NR RYS. E01		
PRZEDMIOT RYS.		INSTALACJA OŚWIETLENIOWA			
NAZWA, ADRES OBIEKTU: Przebudowa budynku magazynowo – gospodarczego na działce nr ewid. 494, obręb 0004, Fatków, gm. Fatków					
INWESTOR: Gmina Fatków, ul. Zamkowa 1A, 26-260 Fatków					
PROJEKTOWAŁ:		NR UPB. /16	DATA: 10.2020		
mgr inż. Dominik Radomski		SWK/0113/PWBE	PODPIS:		
SPRAWDZIŁ:		NR UPB. /16	DATA: 10.2020		
mgr inż. Sylwester Jop		SWK/0106/PWBE	PODPIS:		