



RZUT PARTERU
Skala 1:100

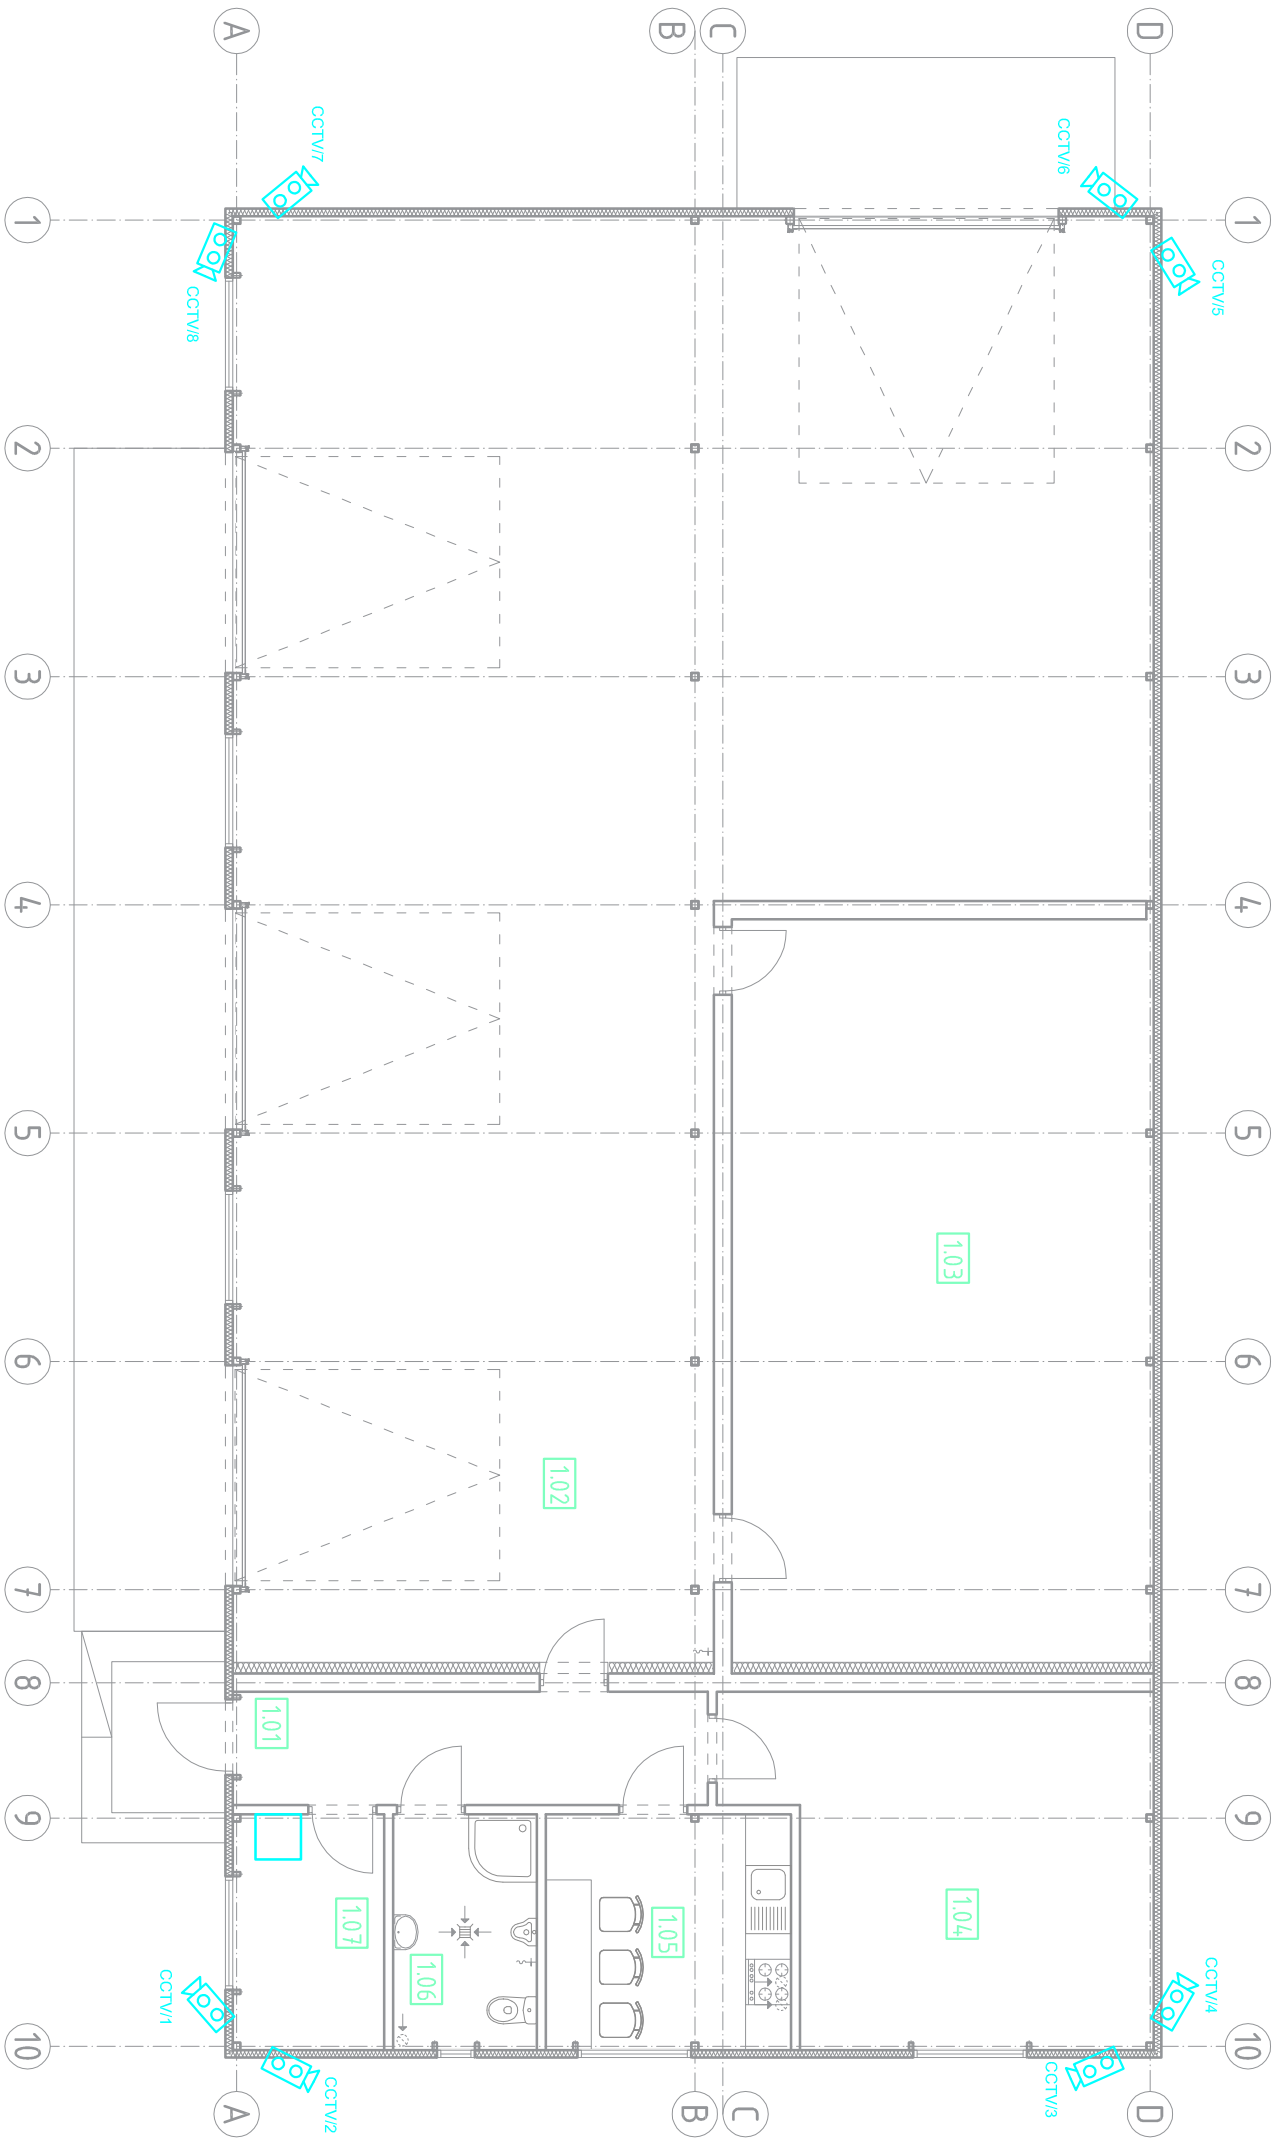

Kamera kolorowa IP dzień/noc, zasilanie POE, zewnętrzna
wysokość montażu 3,75m

Szafa PPD 15U

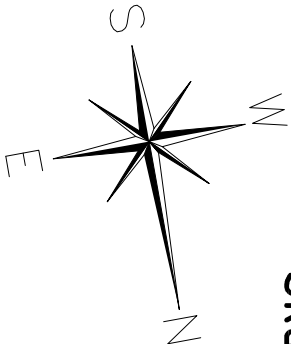

ZESTAWIENIE POWIERZCHNI				
Nr. pom.	Nazwa pomieszczenia	Pow. podłogi [m2]	Pow. użytk. [m2]	Rodzaj posadzki
1.01	Komunikacja	9.42	9.42	Pos. betonowa
1.02	Pom. gospodarcze	174.29	174.29	Pos. betonowa
1.03	Pom. gospodarcze	54.84	54.84	Pos. betonowa
1.04	Pom. gospodarcze	23.81	23.81	Pos. betonowa
1.05	Pom. socjalne	10.11	10.11	Terakota
1.06	Pom. sanitarne	5.93	5.93	Terakota
1.07	Pom. gospodarcze	6.22	6.22	Terakota
RAZEM OGÓŁEM		284.61	284.61	
Pow. zabudowy		302.81		

BRANŻA		INSTALACJE SANITARNE	
STADIUM:		PROJEKT WYKONAWCZY	
SKALA:		NR RYS:	
1:100		E03	
PRZEDMIOT RYS.			
INSTALACJA CCTV			
NAZWA, ADRES OBIEKTU: Przebudowa budynku magazynowo – gospodarczego na działce nr ewid. 494, obręb 0004, Fatków, gm. Fatków			
INWESTOR: Gmina Fatków, ul. Zamkowa 1A, 26-260 Fatków			
PROJEKTOWAŁ:		NR UPB.	DATA:
mgr inż. Dominik Radomski		SWK/013/PWBE /16	10.2020
SPRAWDZIŁ:		NR UPB.	DATA:
mgr inż. Sylwester Jop		SWK/0106/PWBE /16	10.2020
		PODPIS:	