



RZUT DACHU
Skala 1:100

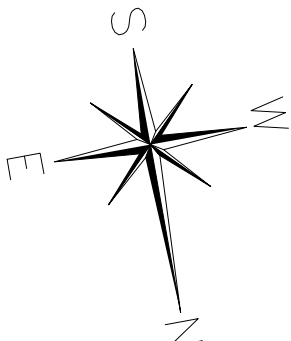

OZNACZENIA:

- Uziom fundamentowy
- złącze kontrolne na wysokości 0,3m od poziomu terenu w puszcze w odciepleniu
- przewód odprowadzający
- Drut FeZn fi 8mm w RVS 28 p.oc.
- Zwód poziomy nie izolowany FeZn fi 8
- Igłota odgromowa L=30cm

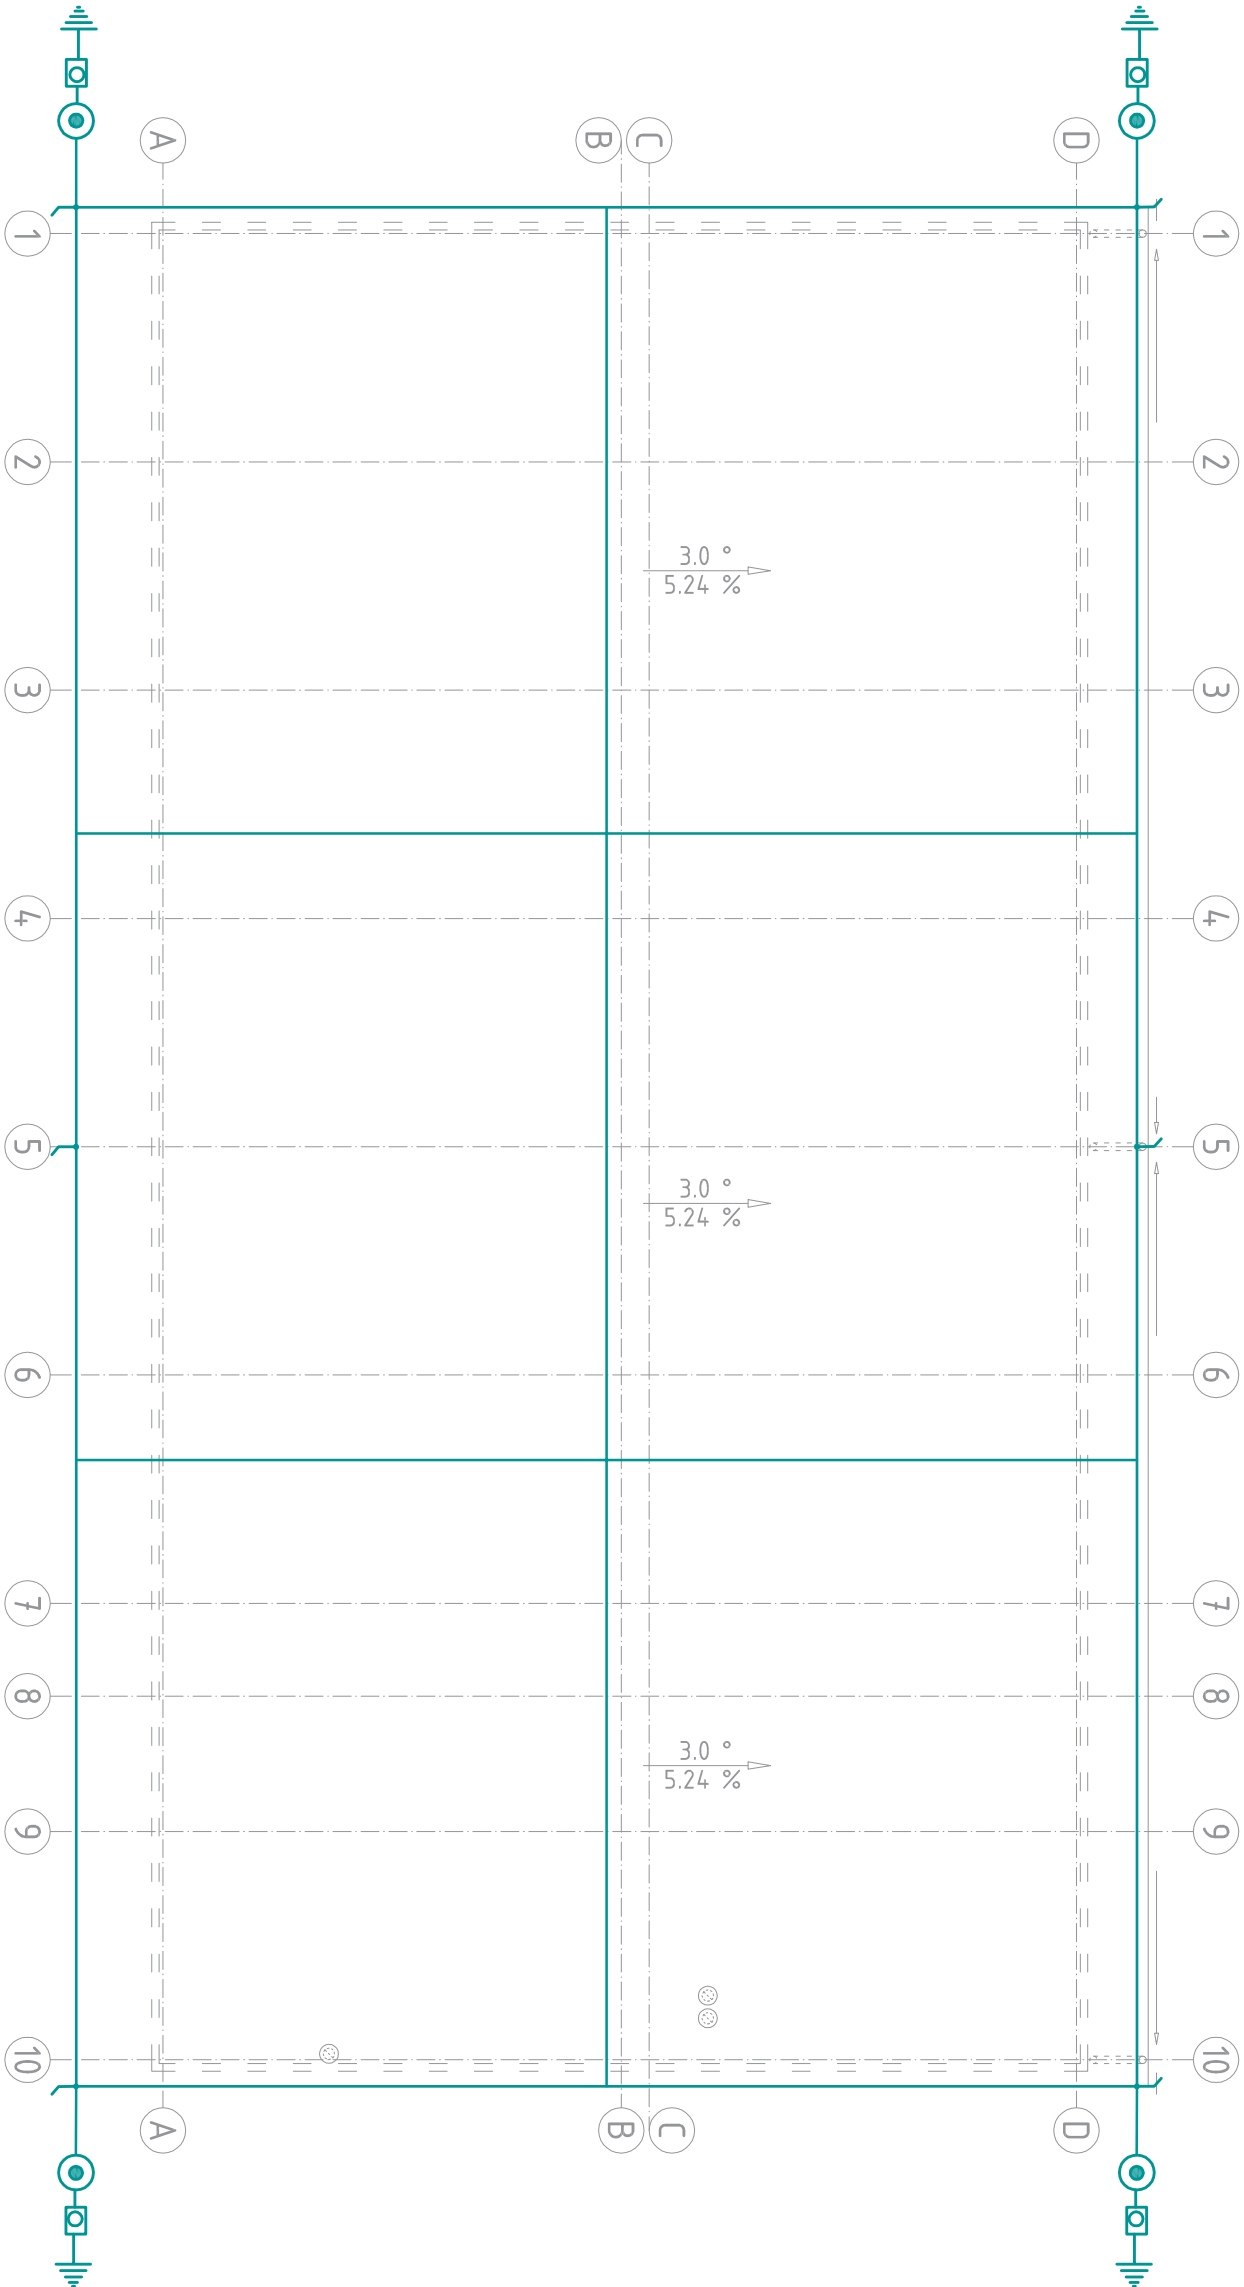

BRANŻA				INSTALACJE SANITARNE	
STADIUM				PROJEKT WYKONAWCZY	
SKALA:		NR RYS.		INSTALACJA ODGROMOWA	
1:100		E05			
PRZEDMIOT RYS.					
NAZWA, ADRES OBIEKTU: Przebudowa budynku magazynowo - gospodarczego na działce nr ewid. 494, obręb 0004, Fatków, gm. Fatków					
INWESTOR: Gmina Fatków, ul. Zamkowa 1A, 26-260 Fatków					
PROJEKTOWAŁ:		NR UPR.	DATA:	PODPIS:	
mgr inż. Dominik Radomski		SWK/0113/PWBE /16	10.2020		
SPRAWDZIŁ:		NR UPR.	DATA:		
mgr inż. Sylwester Jop		SWK/0106/PWBE /16	10.2020		