



INSTALACJA WODY-RZUT PARTERU
Skala 1:100

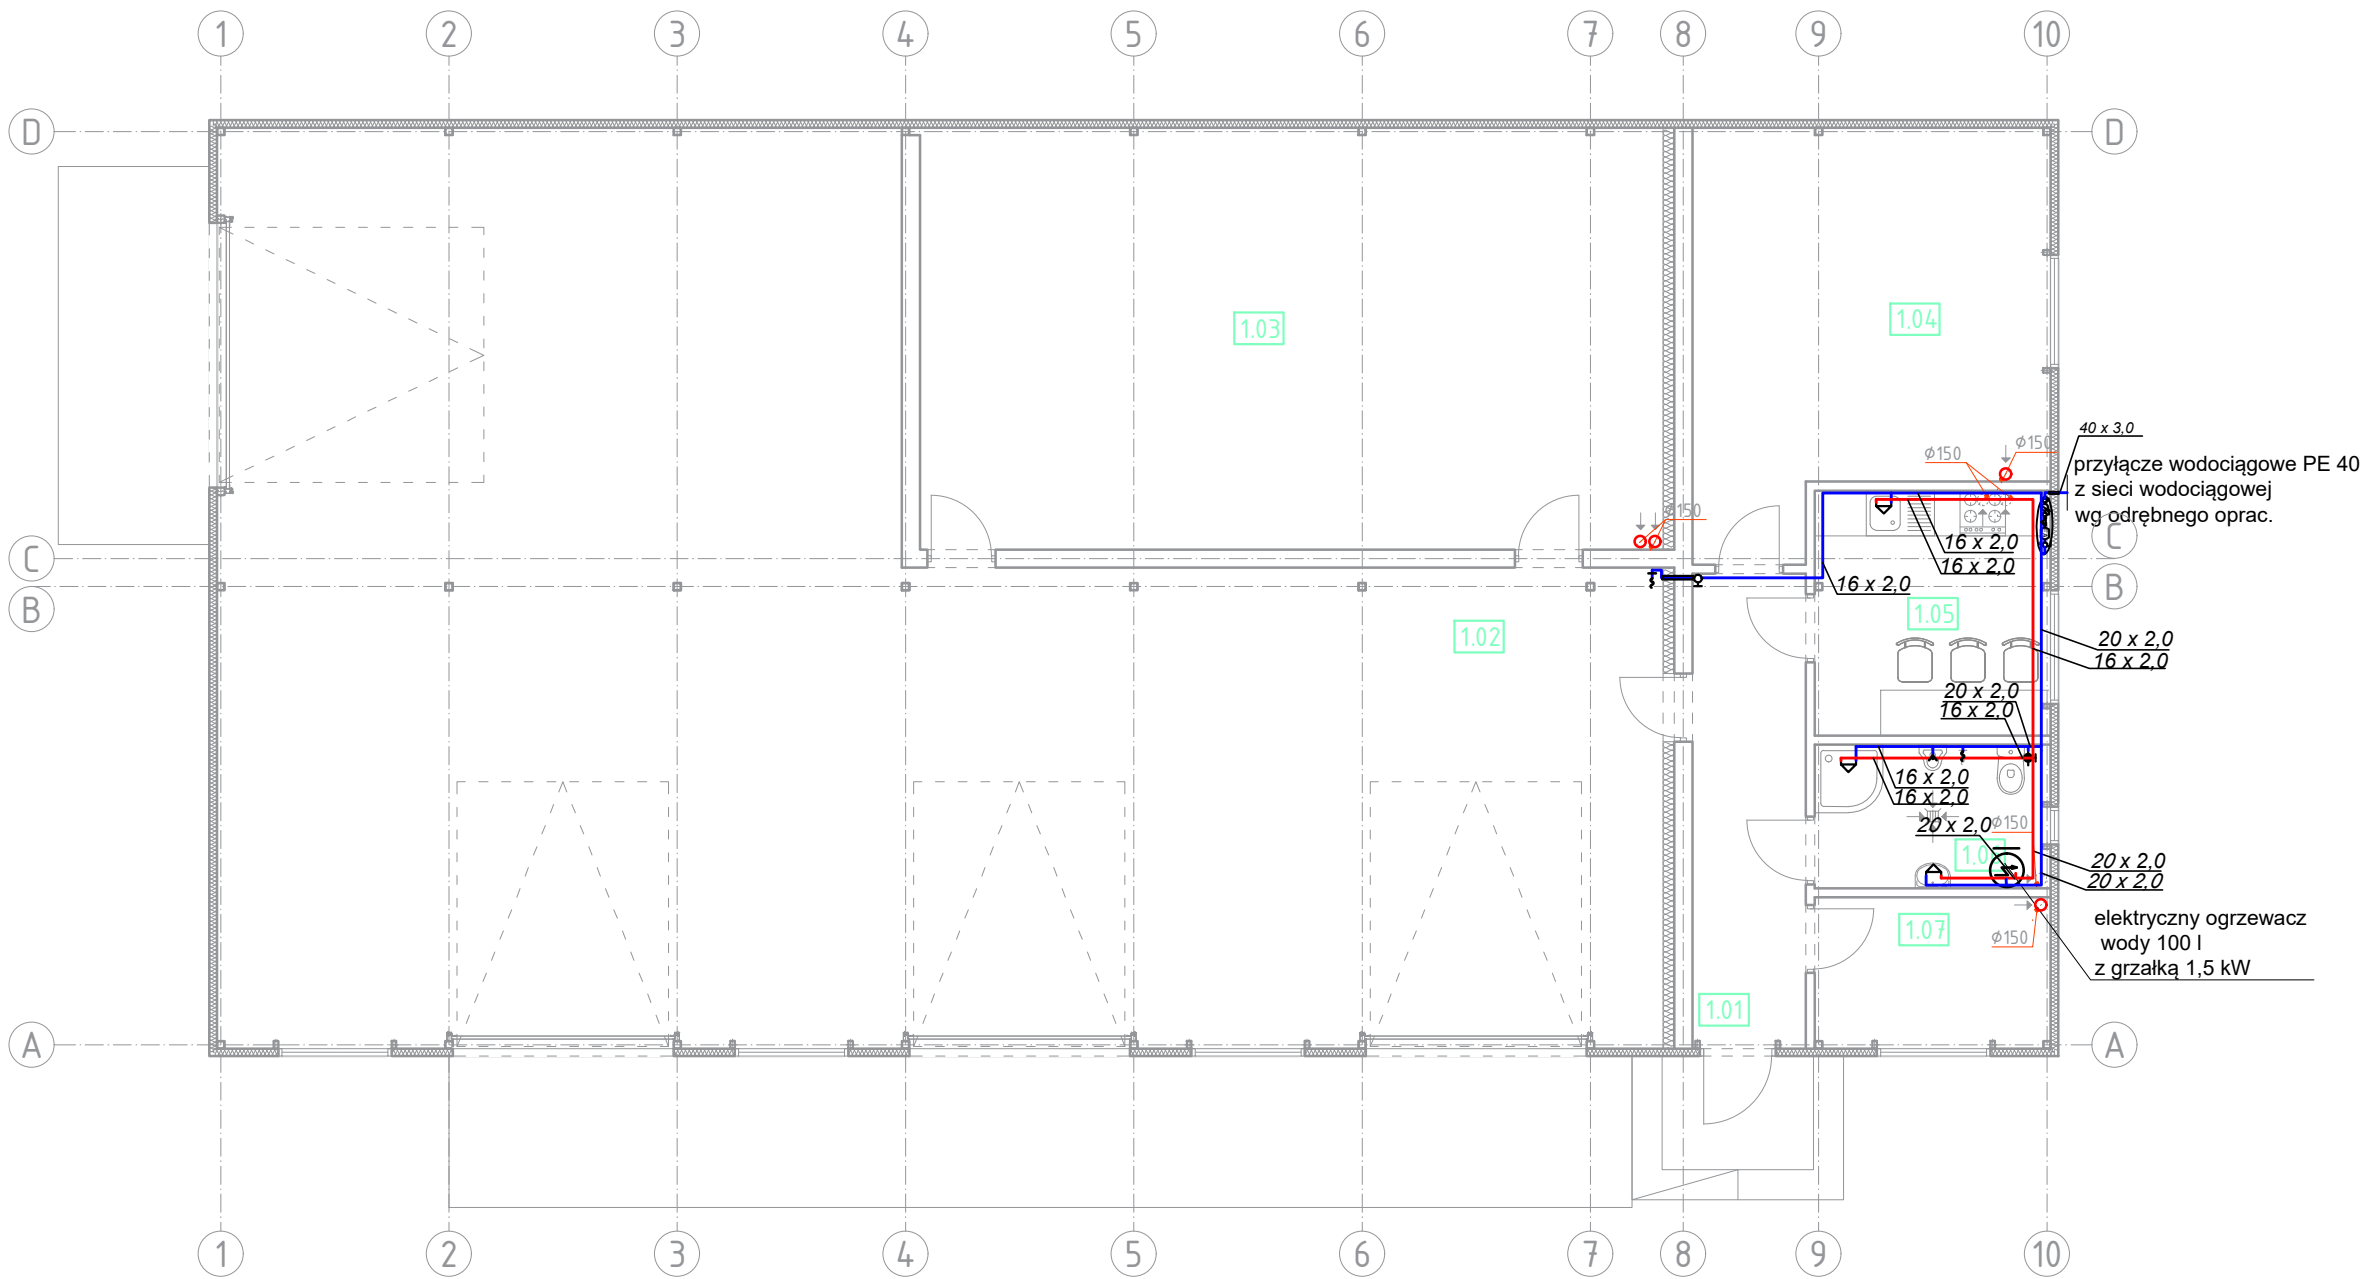

LEGENDA:

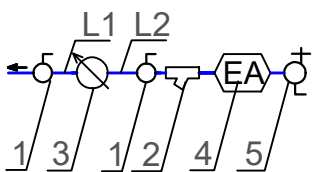

SZCZEGÓŁ "A"
Zestaw wodomierzowy:
1 - Zawór główny odcinający DN 20;
2 - Filtr do wody typ Y222 DN 20;
3 - Wodomierz główny JS 2,5 DN 20;
4 - Zawór antyskażeniowy typ EA251 DN 20;
5 - Zawór odcinający DN 20 z zaworem spustowym;
L1 - Odcinek prosty przed wodomierzem o długości L1=5xDN
L2- Odcinek prosty za wodomierzem o długości L2=3xDN

- Przewody ciepłej wody
Rury wielowarstwowe PEX/AL/PEX
- Przewody zimnej wody
Rury wielowarstwowe PEX/AL/PEX

ZESTAWIENIE POWIERZCHNI				
Nr. pom.	Nazwa pomieszczenia	Pow. podłogi [m2]	Pow. użytk. [m2]	Rodzaj posadzki
1.01	Komunikacja	9.42	9.42	Pos. betonowa
1.02	Pom. gospodarcze	174.29	174.29	Pos. betonowa
1.03	Pom. gospodarcze	54.84	54.84	Pos. betonowa
1.04	Pom. gospodarcze	23.81	23.81	Pos. betonowa
1.05	Pom. socjalne	10.11	10.11	Terakota
1.06	Pom. sanitarne	5.93	5.93	Terakota
1.07	Pom. gospodarcze	6.22	6.22	Terakota
RAZEM OGÓŁEM		284.61	284.61	
Pow. zabudowy		302.81		

KRESKO INSTALACJE SANITARNE ul. Planty 13/lok.10, 25-508 Kielce email: biuro@bpkresko.pl www.bpkresko.pl 732-839-878	BRANŻA		
	INSTALACJE SANITARNE		
	STADIUM:		
	PROJEKT WYKONAWCZY		
	SKALA:	1:100	NR RYS:
PRZEDMIOT RYS:			
INSTALACJA WODY			
RZUT PARTERU			
NAZWA, ADRES OBIEKTU:			
Przebudowa budynku magazynowo - gospodarczego na działce nr ewid. 494, obręb 0004 Fatków, gm. Fatków			
INWESTOR:			
Gmina Fatków, ul. Zamkowa 1A, 26-260 Fatków			
PROJEKTOWAŁ:	NR UPR.	DATA:	PODPIS:
mgr inż. Katarzyna Woźniak-Terelak	SWK/0100/PWBS /16	10.2020	
SPRAWDZIŁ:	NR UPR.	DATA:	PODPIS:
mgr inż. Maciej Żarnowiecki	SWK/0250/PWBS /17	10.2020	