



# INSTALACJA WODY-AKSONOMETRIA

Skala 1:100

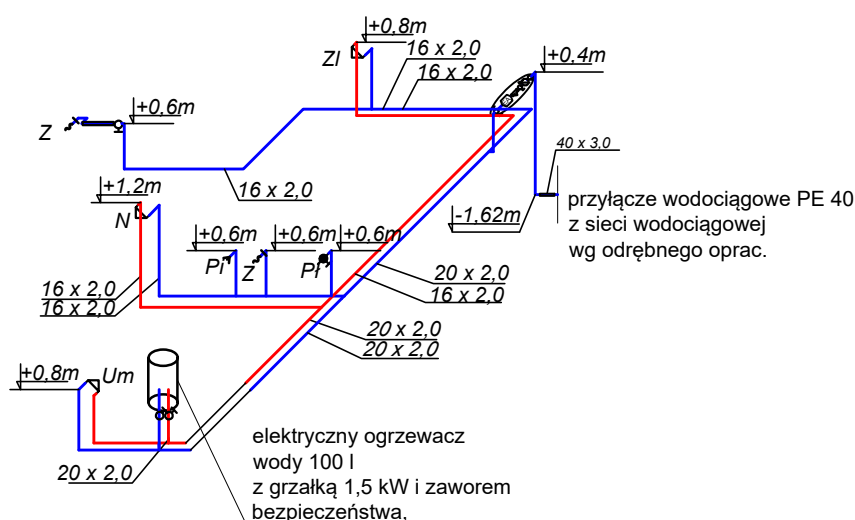

## LEGENDA:

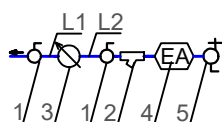

### SZCZEGÓŁ "A"

Zestaw wodomierzowy:

- 1 - Zawór główny odcinający DN 20;
  - 2 - Filtrowy do wody typ Y222 DN 20;
  - 3 - Wodomierz główny JS 2,5 DN 20;
  - 4 - Zawór antyskażeniowy typ EA251 DN 20;
  - 5 - Zawór odcinający DN 20 z zaworem spustowym;
- L1 - Odcinek prosty przed wodomierzem o długości  $L1=5 \times DN$   
 L2 - Odcinek prosty za wodomierzem o długości  $L2=3 \times DN$

- - Przewody ciepłej wody  
Rury wielowarstwowe PEX/AL/PEX
- - Przewody zimnej wody  
Rury wielowarstwowe PEX/AL/PEX

|                                                                                                                                                |                  |                 |                      |         |     |
|------------------------------------------------------------------------------------------------------------------------------------------------|------------------|-----------------|----------------------|---------|-----|
| <b>KRESKO</b><br><b>INSTALACJE SANITARNE</b><br>ul. Planty 13/lok.10, 25-508 Kielce<br>email: biuro@bpkresko.pl<br>www.bpkresko.pl 732-839-878 |                  | BRANZA:         | INSTALACJE SANITARNE |         |     |
|                                                                                                                                                |                  | STADIUM:        | PROJEKT WYKONAWCZY   |         |     |
|                                                                                                                                                |                  | SKALA:          | 1:100                | NR RYS: | S02 |
|                                                                                                                                                |                  | PRZEDMIOT RYS:  |                      |         |     |
|                                                                                                                                                |                  | INSTALACJA WODY |                      |         |     |
|                                                                                                                                                |                  | RZUT PARTERU    |                      |         |     |
| NAZWA, ADRES OBIEKTU:<br>Przebudowa budynku magazynowo - gospodarczego na działce nr ewid. 494, obręb 0004 Fatków, gm. Fatków                  |                  |                 |                      |         |     |
| INWESTOR:<br>Gmina Fatków, ul. Zamkowa 1A, 26-260 Fatków                                                                                       |                  |                 |                      |         |     |
| PROJEKTOWAŁ:                                                                                                                                   | NR UPR:          | DATA:           | PODPIS:              |         |     |
| mgr inż. Katarzyna Woźniak-Terelać                                                                                                             | SWK/0100/PWBS/16 | 10.2020         |                      |         |     |
| SPRAWDZIŁ:                                                                                                                                     | NR UPR:          | DATA:           | PODPIS:              |         |     |
| mgr inż. Maciej Żarnowiecki                                                                                                                    | SWK/0250/PWBS/17 | 10.2020         |                      |         |     |