
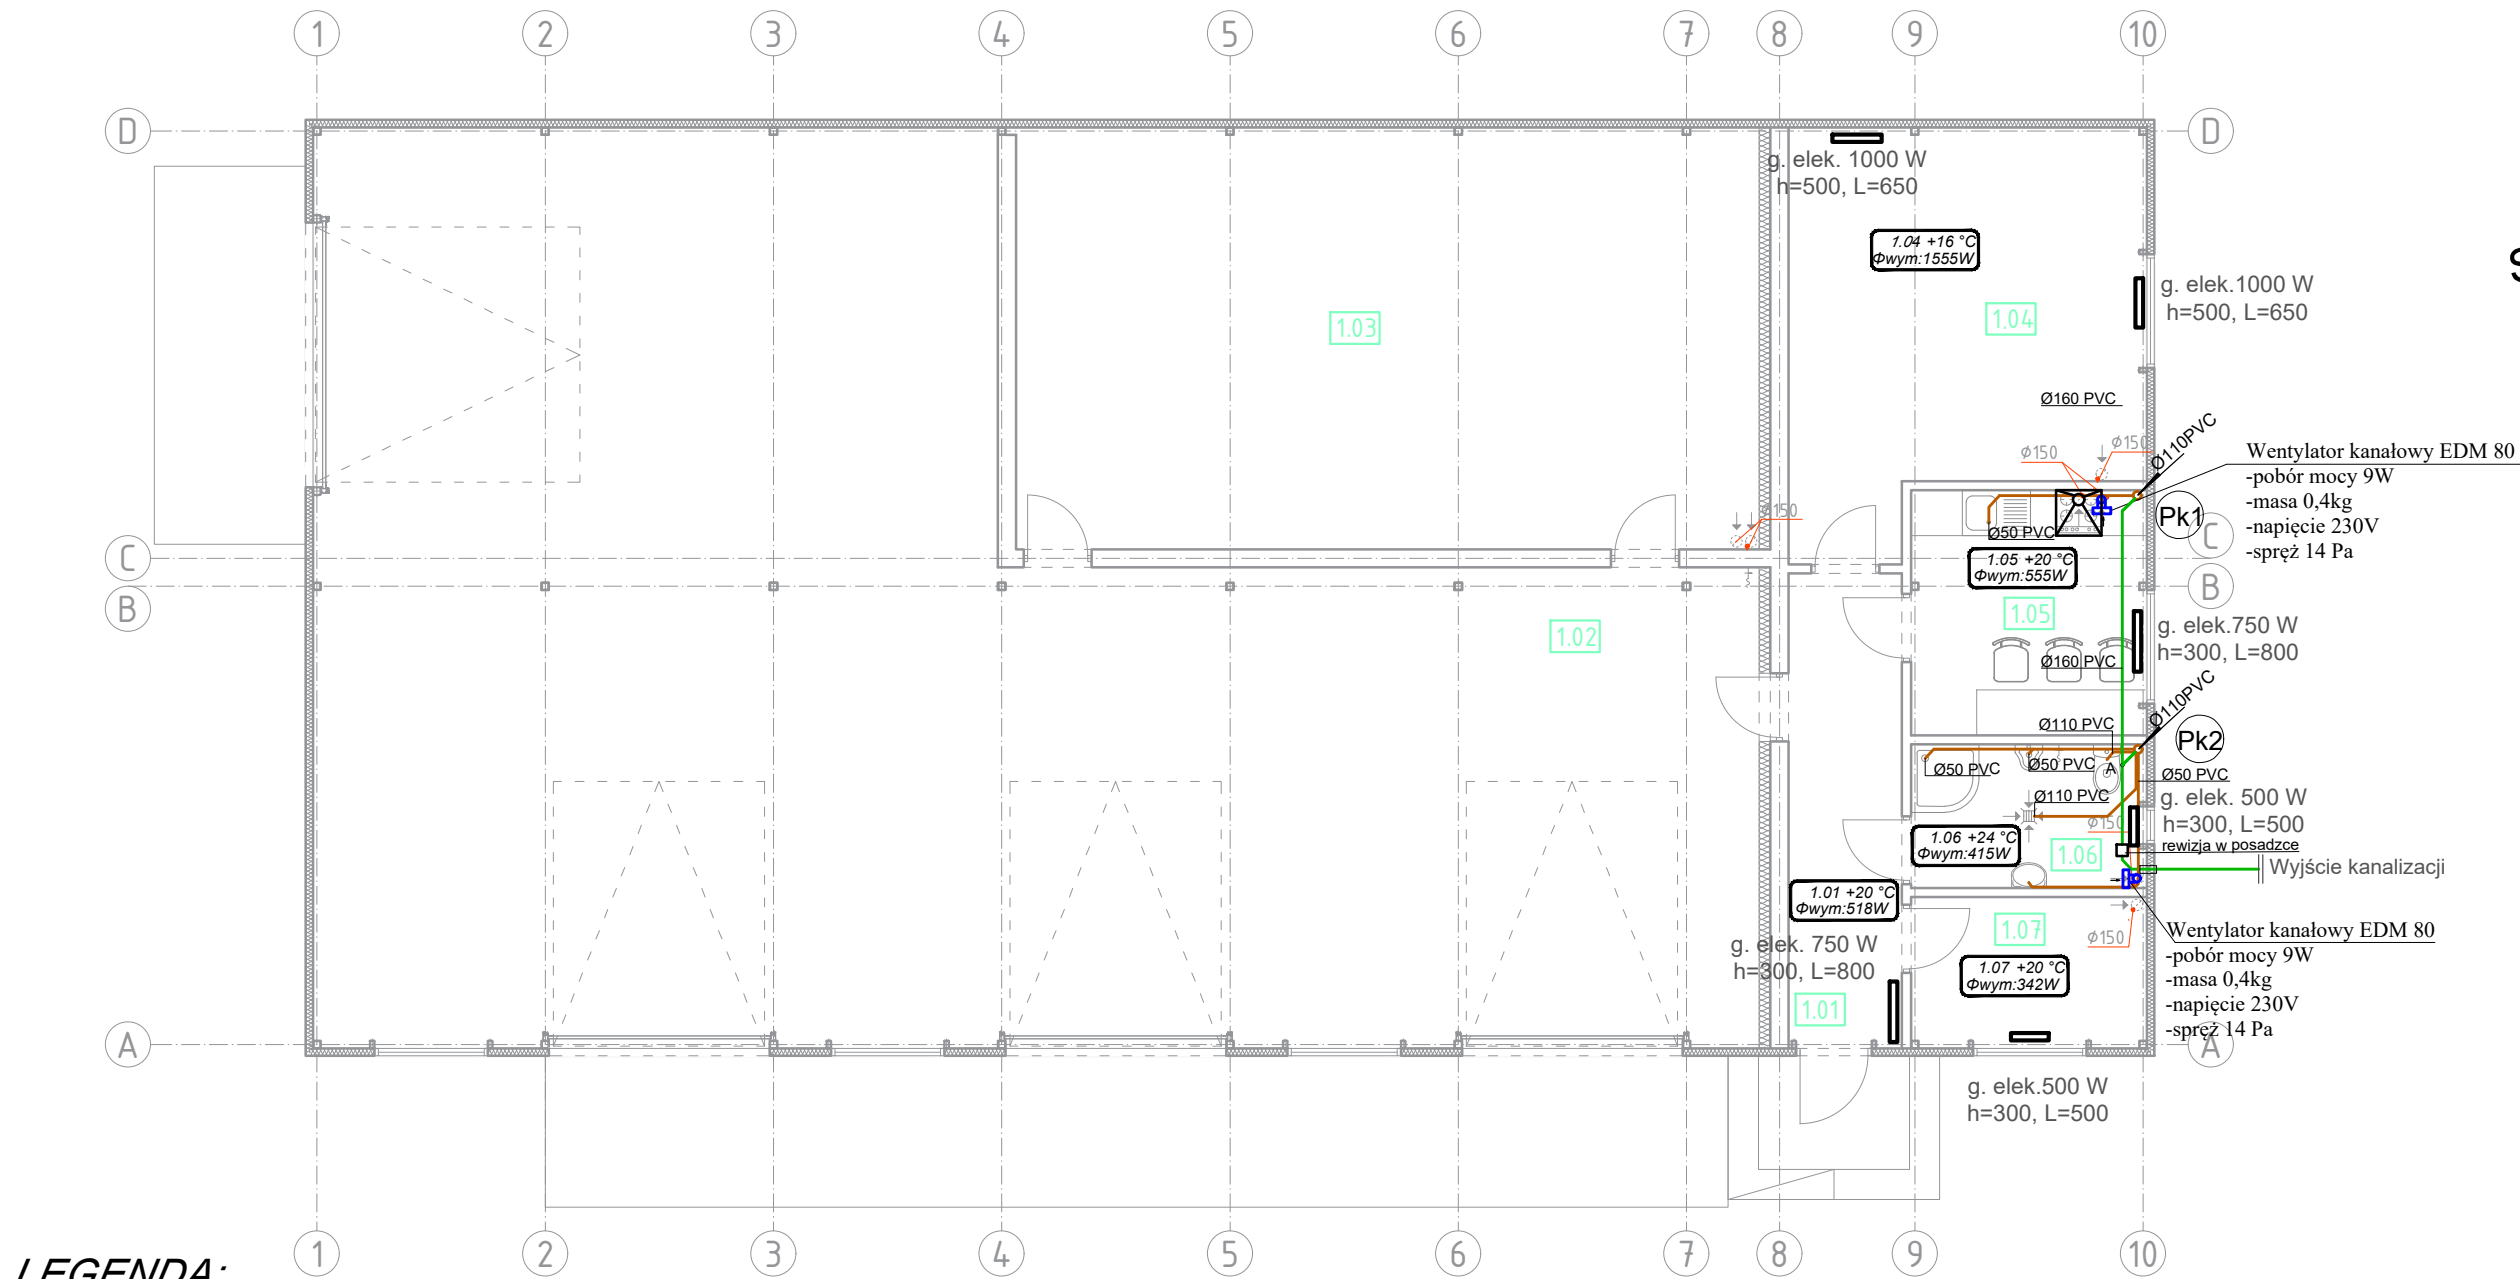


INSTALACJA KANALIZACJI SANITARNEJ I OGRZEWANIA
RZUT PARTERU
Skala 1:100

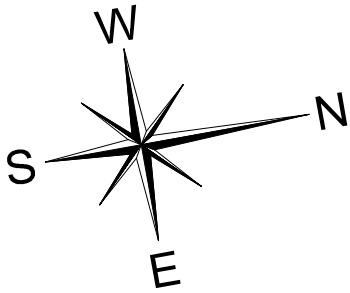

LEGENDA:

- Poziom główny kanalizacji grawitacyjnej sanitarnej
- Podejście kanalizacji grawitacyjnej sanitarnej
- Pk1 - Projektowany pion kanalizacji grawitacyjnej sanitarnej z wywiewką wyprowadzoną na dach
- R - Rewizja kanalizacji sanitarnej
- Rura osłonowa
- UWAGA:
Minimalne spadki kanalizacji sanitarnej:
- 2% dla Ø110PVC
- 1,5% dla Ø160PVC
- g. elek. 500 W
h=300, L=500
- Grzejnik elektryczny

ZESTAWIENIE POWIERZCHNI				
Nr. pom.	Nazwa pomieszczenia	Pow. podłogi [m2]	Pow. użytk. [m2]	Rodzaj posadzki
1.01	Komunikacja	9.42	9.42	Pos. betonowa
1.02	Pom. gospodarcze	174.29	174.29	Pos. betonowa
1.03	Pom. gospodarcze	54.84	54.84	Pos. betonowa
1.04	Pom. gospodarcze	23.81	23.81	Pos. betonowa
1.05	Pom. socjalne	10.11	10.11	Terakota
1.06	Pom. sanitarne	5.93	5.93	Terakota
1.07	Pom. gospodarcze	6.22	6.22	Terakota
RAZEM OGÓŁEM		284.61	284.61	
Pow. zabudowy		302.81		

KRESKO INSTALACJE SANITARNE ul. Planty 13/lok.10, 25-508 Kielce email: biuro@bpkresko.pl www.bpkresko.pl 732-839-878	BRANZA		
	INSTALACJE SANITARNE		
	STADIUM:		
	PROJEKT WYKONAWCZY		
	SKALA:	1:100	NR RYS:
PRZEDMIOT RYS:			
INSTALACJA KANALIZACJI SANITARNEJ I OGRZEWANIA RZUT PARTERU			

NAZWA, ADRES OBIEKTU:			
Przebudowa budynku magazynowo - gospodarczego na działce nr ewid. 494, obręb 0004 Fatków, gm. Fatków			
INWESTOR:			
Gmina Fatków, ul. Zamkowa 1A, 26-260 Fatków			

PROJEKTOWAŁ:	NR UPR.	DATA:	PODPIS:
mgr inż. Katarzyna Woźniak-Terelak	SWK/0100/PWBS /16	10.2020	
SPRAWDZIŁ:	NR UPR.	DATA:	PODPIS:
mgr inż. Maciej Żarnowiecki	SWK/0250/PWBS /17	10.2020	