
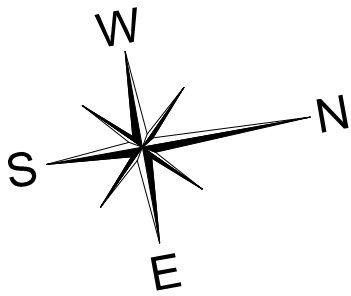


INSTALACJA KANALIZACJI SANITARNEJ-RZUT DACHU
WEWNĘTRZNEGO
Skala 1:100

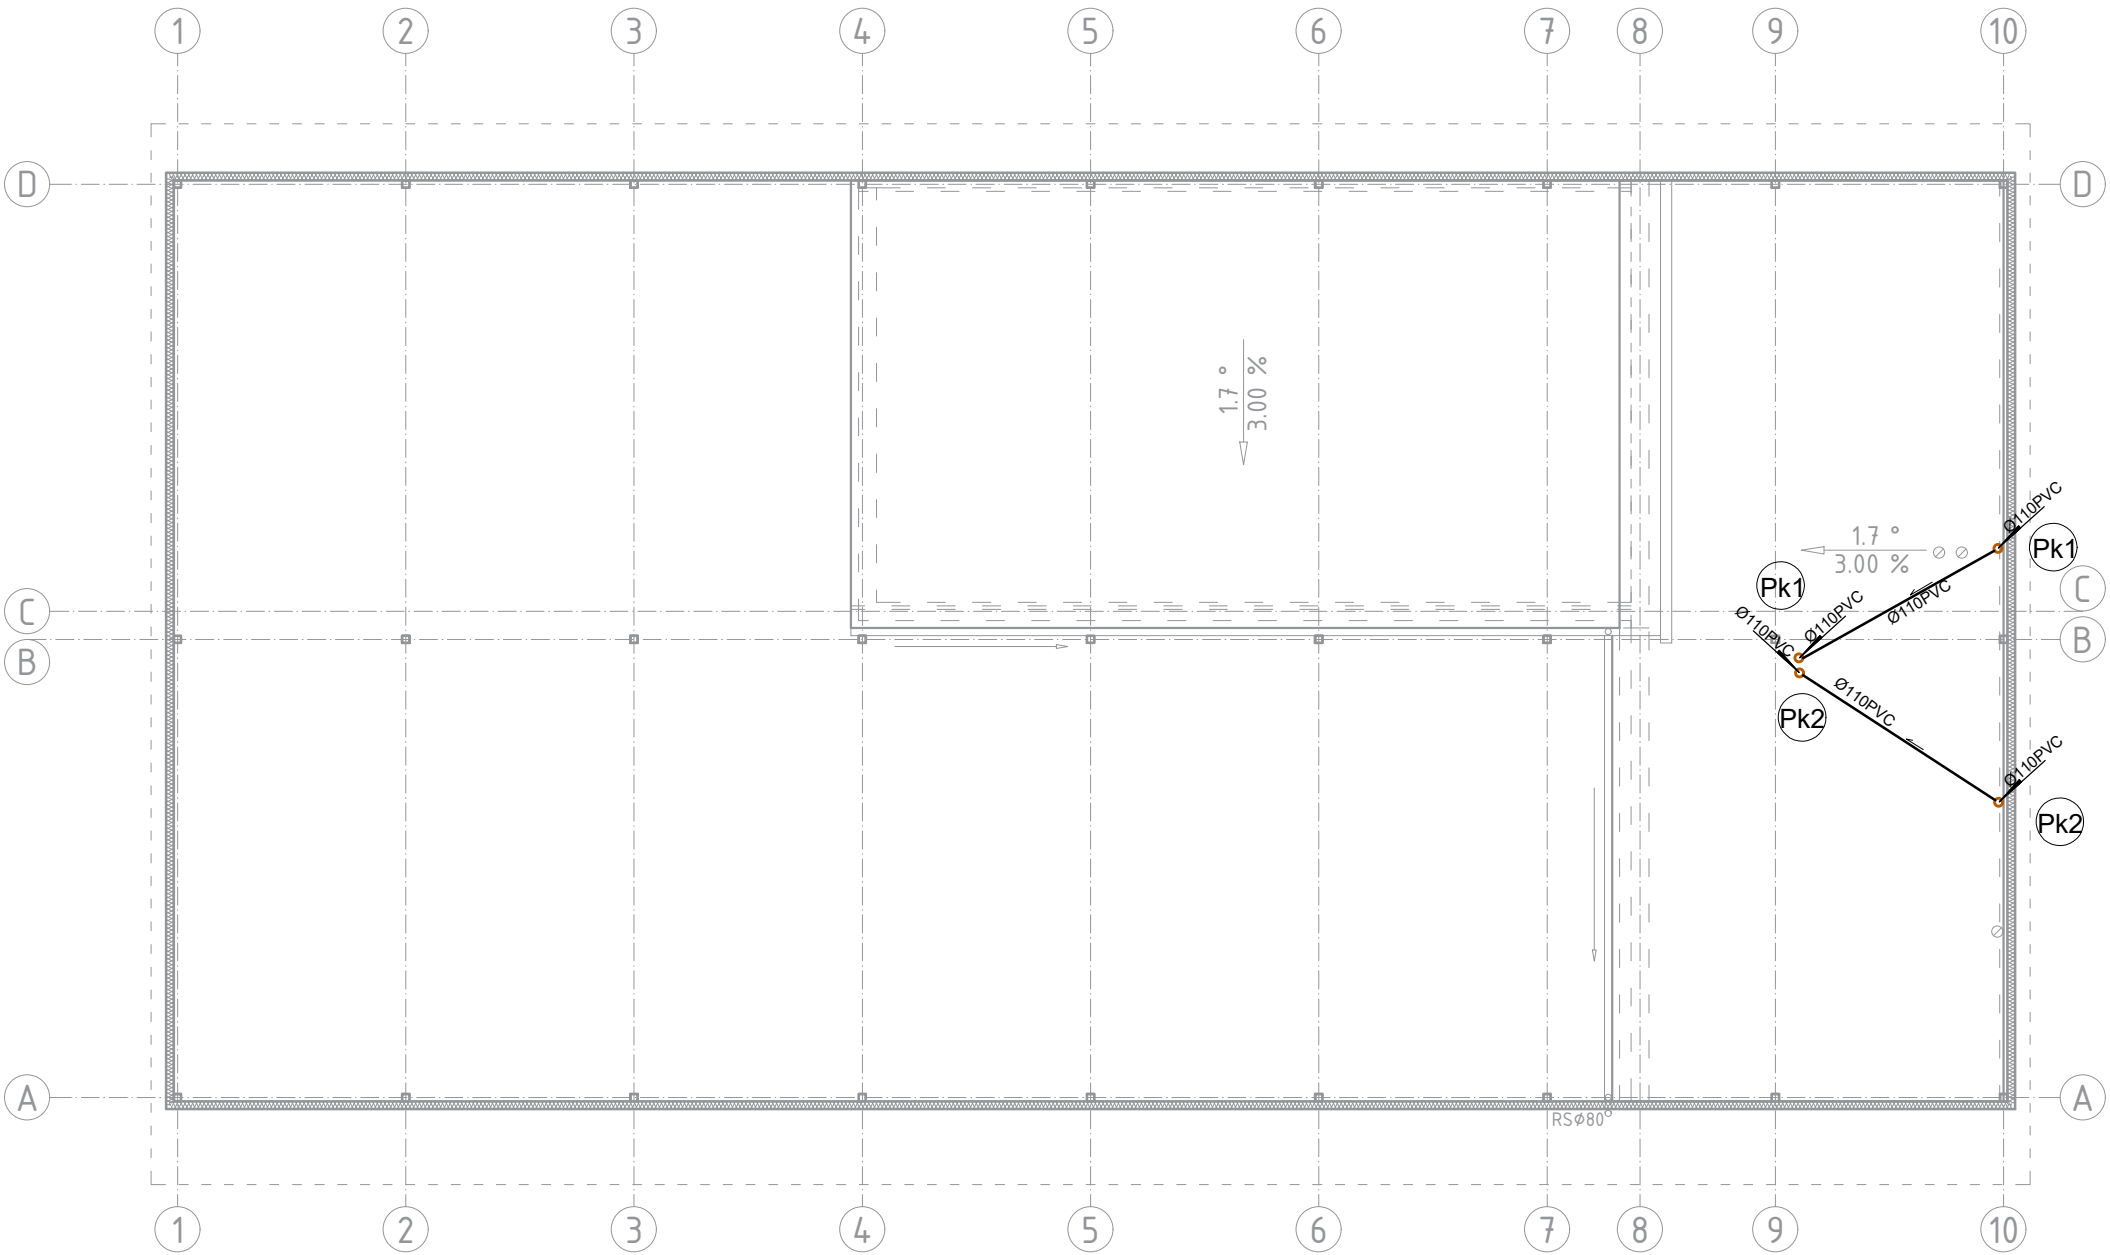

LEGENDA:

— -Odpowietrzenie kanalizacji grawitacyjnej sanitarnej

KRESKO INSTALACJE SANITARNE ul. Planty 13/lok.10, 25-508 Kielce email: biuro@bpkresko.pl www.bpkresko.pl 732-839-878	BRANZA		INSTALACJE SANITARNE		
	STADIUM:		PROJEKT WYKONAWCZY		
	SKALA:	1:100	NR RYS:	S04	
	PRZEDMIOT RYS:				
	INSTALACJA KANALIZACJI SANITARNEJ				
RZUT DACHU WEWNĘTRZNEGO					
NAZWA, ADRES OBIEKTU: Przebudowa budynku magazynowo – gospodarczego na działce nr ewid. 494, obręb 0004 Fatków, gm. Fatków					
INWESTOR: Gmina Fatków, ul. Zamkowa 1A, 26-260 Fatków					
PROJEKTOWAŁ:		NR UPR.	DATA:	PODPIS:	
mgr inż. Katarzyna Woźniak-Terelak		SWK/0100/PWBS /16	10.2020		
SPRAWDZIŁ:		NR UPR.	DATA:	PODPIS:	
mgr inż. Maciej Żarnowiecki		SWK/0250/PWBS /17	10.2020		