
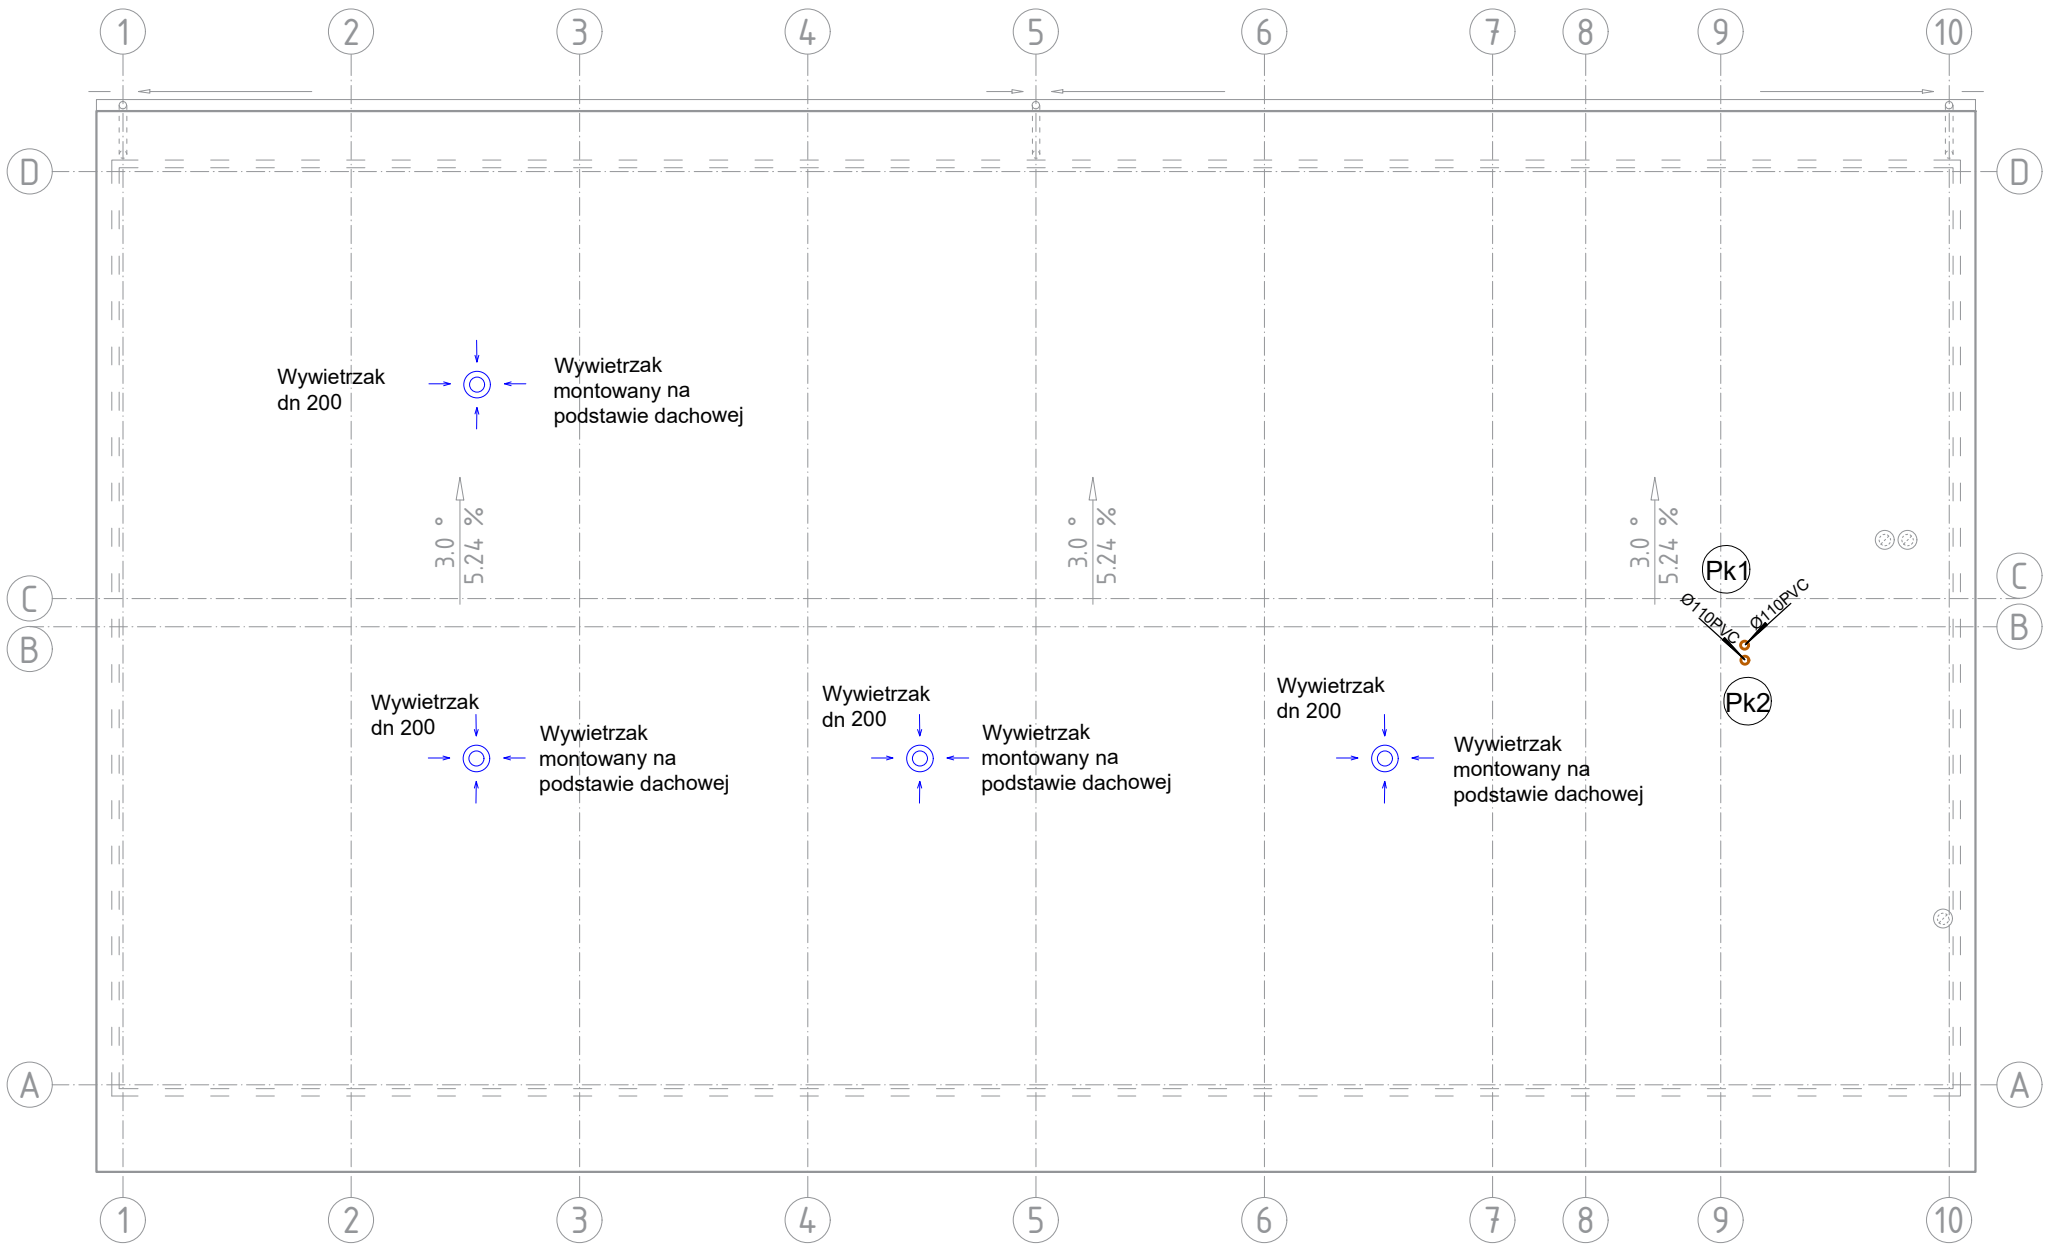


INSTALACJA KANALIZACJI SANITARNEJ I WENTYLACYJNEJ
RZUT DACHU
Skala 1:100

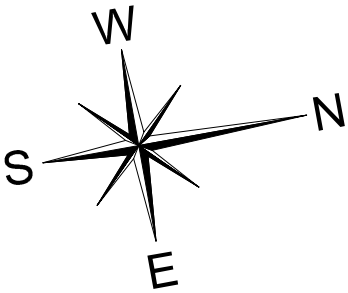

LEGENDA:

-  **Pk1** - Projektowany pion kanalizacji grawitacyjnej sanitarnej z wywiewką wyprowadzoną na dach

KRESKO INSTALACJE SANITARNE ul. Planty 13/lok.10, 25-508 Kielce email: biuro@bpkresko.pl www.bpkresko.pl 732-839-878	BRANZA		
	INSTALACJE SANITARNE		
	STADIUM:		
	PROJEKT WYKONAWCZY		
	SKALA:	NR RYS:	
1:100	S05		
PRZEDMIOT RYS:			
INSTALACJA KANALIZACJI SANITARNEJ I WENTYLACYJNEJ RZUT DACHU			

NAZWA, ADRES OBIEKTU:			
Przebudowa budynku magazynowo - gospodarczego na działce nr ewid. 494, obręb 0004 Fatków, gm. Fatków			
INWESTOR:			
Gmina Fatków, ul. Zamkowa 1A, 26-260 Fatków			

PROJEKTOWAŁ:	NR UPR.	DATA:	PODPIS:
mgr inż. Katarzyna Woźniak-Terelak	SWK/0100/PWBS /16	10.2020	
SPRAWDZIŁ:	NR UPR.	DATA:	PODPIS:
mgr inż. Maciej Żarnowiecki	SWK/0250/PWBS /17	10.2020	